


PROJEKT ZAGOSPODAROWANIA TERENU dz. nr 318/4

ROZBUDOWA BUDYNKU SOCJALNO-BIUROWEGO

CZERSK ul. J. Kilińskiego 15 skala 1:500

Inwestor: Zakład Usług Komunalnych Sp. z o.o.
u. Kilińskiego 15; 89-650 Czersk

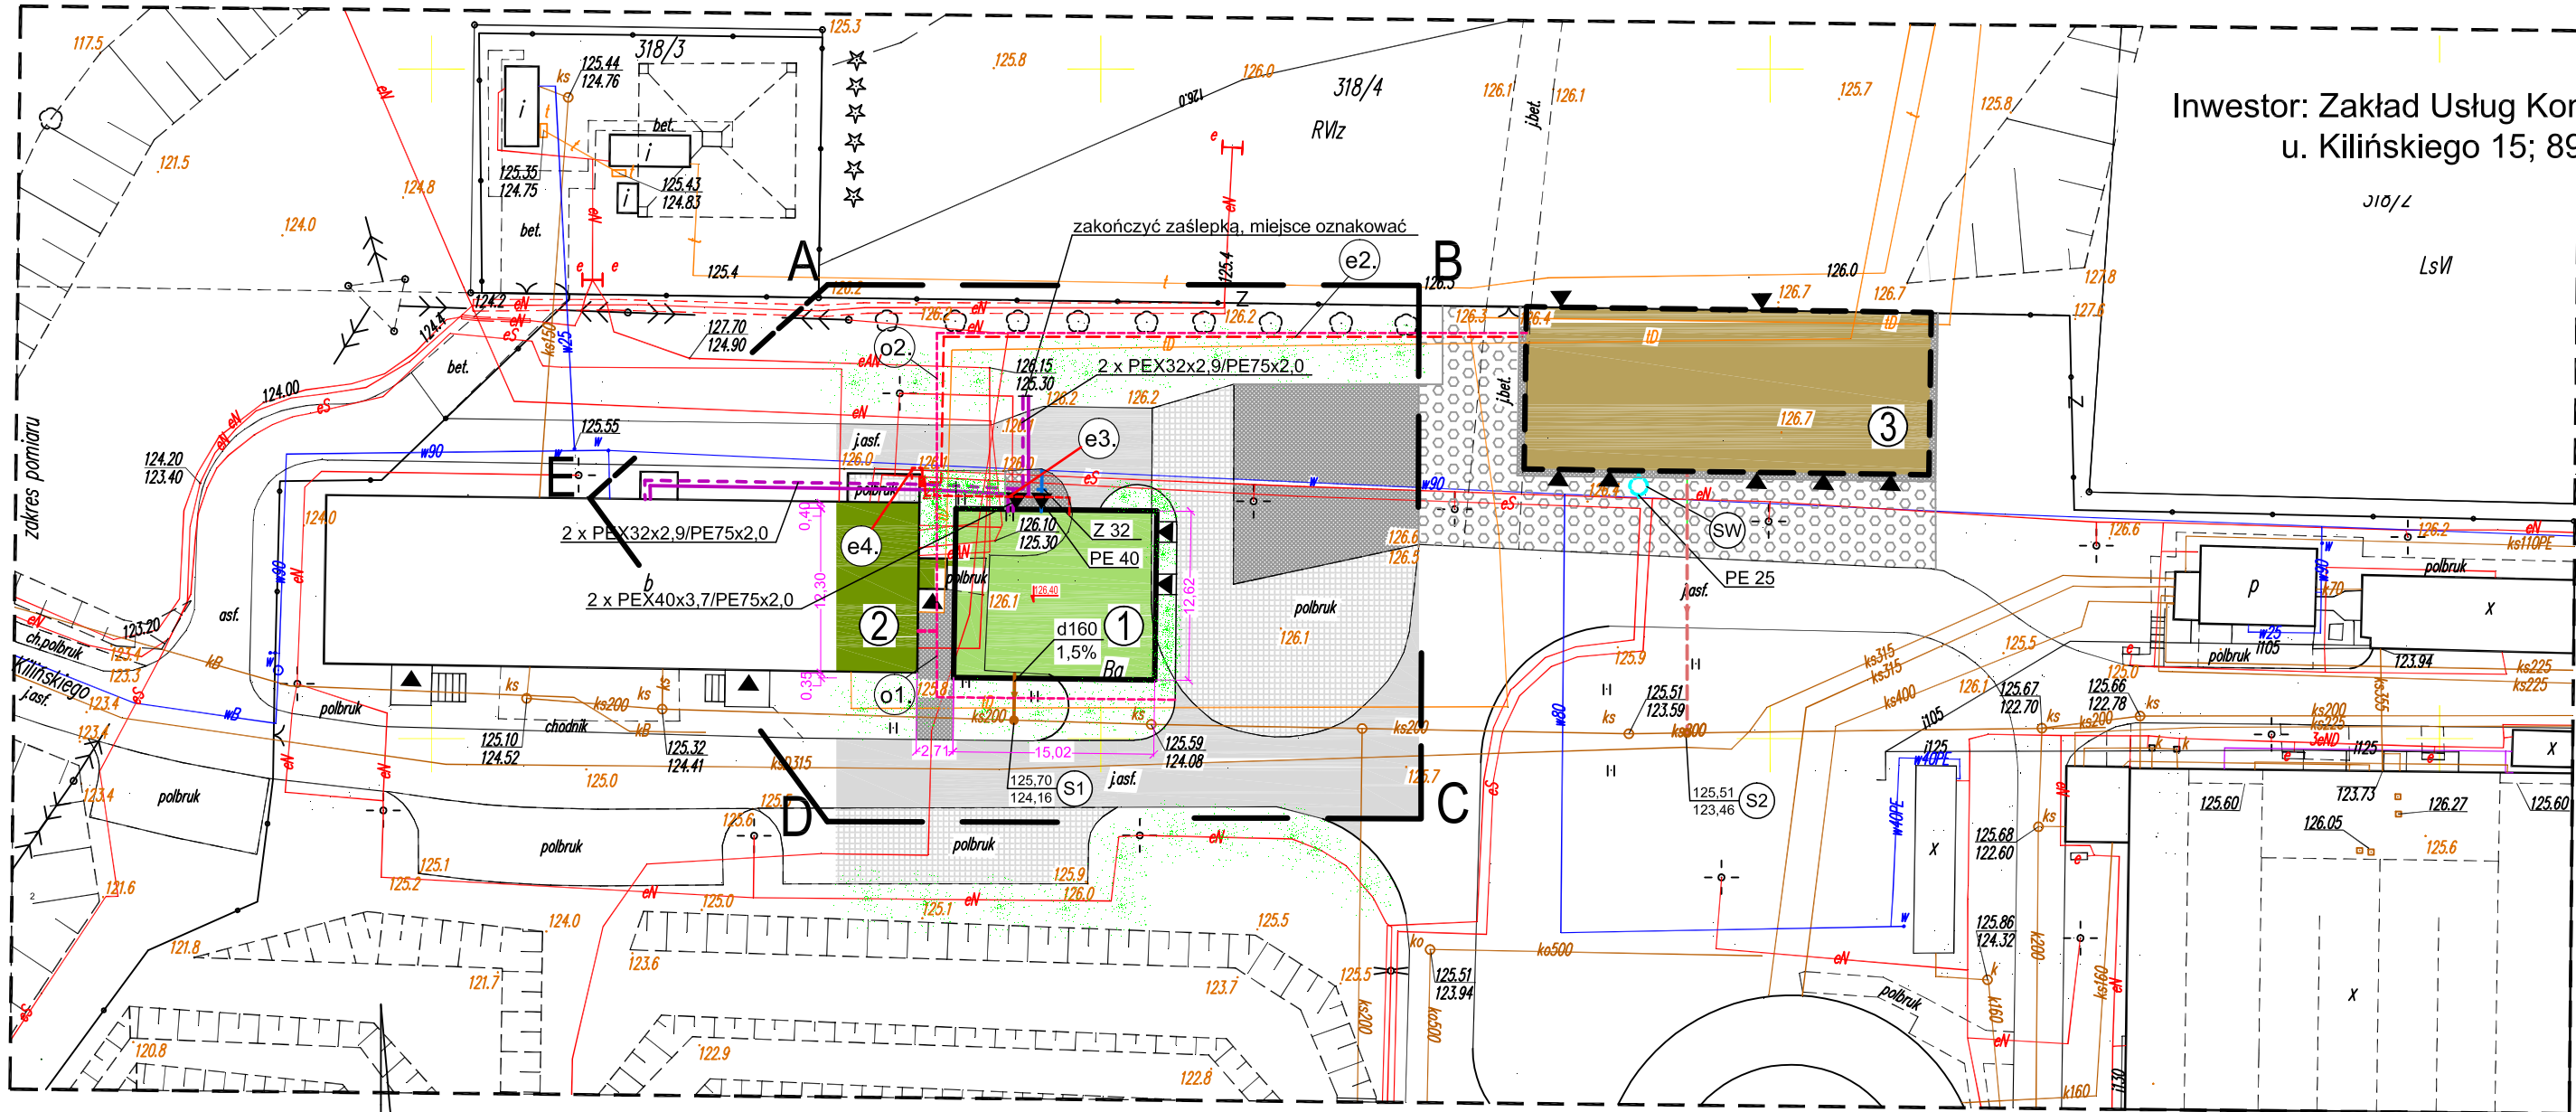

BILANS TERENU W ZAKRESIE OPRACOWANIA

Pow. zabudowy	
- istniejąca	587,0 m ²
- projektowana	189,5 m ²
Komunikacja	
- istniejąca	640,8 m ²
- projektowana	227,2 m ²
Zieleń	59,5 m ²
RAZEM	1 704,0 m ²

Oświadczam, że niniejszy projekt został wykonany na cyfrowej kopii oryginalnej mapy geodezyjnej KERG 6640.2496.2014 sporządzonej do celów projektowych.

Chojnice, dn.10.02.2015

podpis

LEGENDA

- Proj. rozbudowa budynku socjalno-biurowego
 - Istniejący budynek socjalno-biurowy
 - Projektowany budynek magazynowy (wg odrębnego opracowania)
- projektowana instalacja wody
 - projektowana instalacja wody - wg odrębnego opracowania
 - projektowana instalacja kanalizacji sanitarnej
 - projektowana instalacja kan. sanitarnej - wg odrębnego opracowania
 - projektowana instalacja c.o.
 - Istniejąca nawierzchnia asfaltowa
 - Istniejąca nawierzchnia z kostki betonowej
 - Projektowana nawierzchnia z kostki betonowej
 - Projektowana nawierzchnia z płyt JUMBO/MEBA wg odrębnego opracowania
 - proj. złącze kablowe
 - projektowana wewnętrzna linia kablowa zalicznikowa YKY 5x25mm² wg odrębnego opracowania
 - projektowana wewnętrzna linia kablowa zalicznikowa YKY 5x16mm²
 - projektowana wewnętrzna linia kablowa zalicznikowa YKY 5x120mm²
 - Uwaga: ze względu na istn. uzbrojenie kabel na całej długości ułożyć w rurze osłonowej AROT DVK (przekrój podany w opisie technicznym)
 - projektowana rura osłonowa AROT DVK 75mm dla instalacji niskoprądowych
 - projektowana rura osłonowa AROT DVK 75mm dla instalacji niskoprądowych wg odrębnego opracowania
 - Zieleń
 - Linia rozgraniczająca zakres opracowania

MAPA SYTUACYJNO-WYSOKOŚCIOWA

do celów projektowych

Skala 1:500

Jednostka ewidencyjna:

Czersk - G [220204_5]

Obręb ewidencyjny:

ZŁOTOWO [Nr 0023]

Układ wsp. płaskich 2000/6, wysokości Kransztadt 86

Obciążenie gruntowe nie badano

KERG 6640.2496.2014

Tuchola, dn. 12.01.2014r.

Wyk.: GEO-MAP
Biuro Usług Geodezyjnych
i Obrótu Nieruchomościami
Marek Mysza
52 334 89 01
geomap@tuchola.pl

PROJEKTOWANIE, NADZORY I POŚREDNICTWO INWESTYCYJNE <i>Marek Mysza</i> 89-442 RYTEL ul. Brzezina 6			Rys. 10 1 W Skala 1:500	
Objekt	Rozbudowa budynku socjalno-biurowego, Czersk ul. J. Kilińskiego 15, dz. nr geod. 318/4.			
Przedmiot rys.	PROJEKT ZAGOSPODAROWANIA CZ. DZIAŁKI			
	Imię i nazwisko uprawnionej osoby	Data	Podpis	
Projektant	Arch./konstr. <td>mgr SŁAWA J. CIEMIŃSKI ul. Mirosław, 20 przedmieście I w kierunku nocnego ruchu pieszych w granicach antraktu i klatki - budowlanej nr ewid. UAM - M8 - 731027585 nr ewid. UAM - K2 - 731027587 nr ewid. UAM - K2 - 731027589</td> <td>23.02.15</td> <td></td>	mgr SŁAWA J. CIEMIŃSKI ul. Mirosław, 20 przedmieście I w kierunku nocnego ruchu pieszych w granicach antraktu i klatki - budowlanej nr ewid. UAM - M8 - 731027585 nr ewid. UAM - K2 - 731027587 nr ewid. UAM - K2 - 731027589	23.02.15	
Projektant	Sanitarna	mgr inż. ANDRZEJ NAJDUJOWSKI Upr. budowl. do projektowania w zakresie Instalacji sanitarnych POWIN 3631005/04	23.02.15	
Projektant	Elektryczna	ROMUALD BONIN Upr. budowl. do projektowania i kierowania w zakresie Instalacji elektrycznych nr ewid. OP - K2 - 739433394	23.02.15	