

Województwo: pomorskie
Powiat: chojnicki
Jednostka ewidencyjna: Czersk -G 220204_5
Obręb: Łag 0011


MAPA SYTUACYJNO - WYSOKOŚCIOWA
DO CELÓW PROJEKTOWYCH
SKALA 1:500

Obręb Łag ulica: Chojnicka, Kościelna, Długa

ark. mapy 6.209.21.18.2.3, 6.209.21.18.4.1 układ 2000
układ wysokościowy Kronsztadt

Mapa aktualna na dzień: 09.05.2013r.

ks. rob. 7089/2013 KERG 840/2013

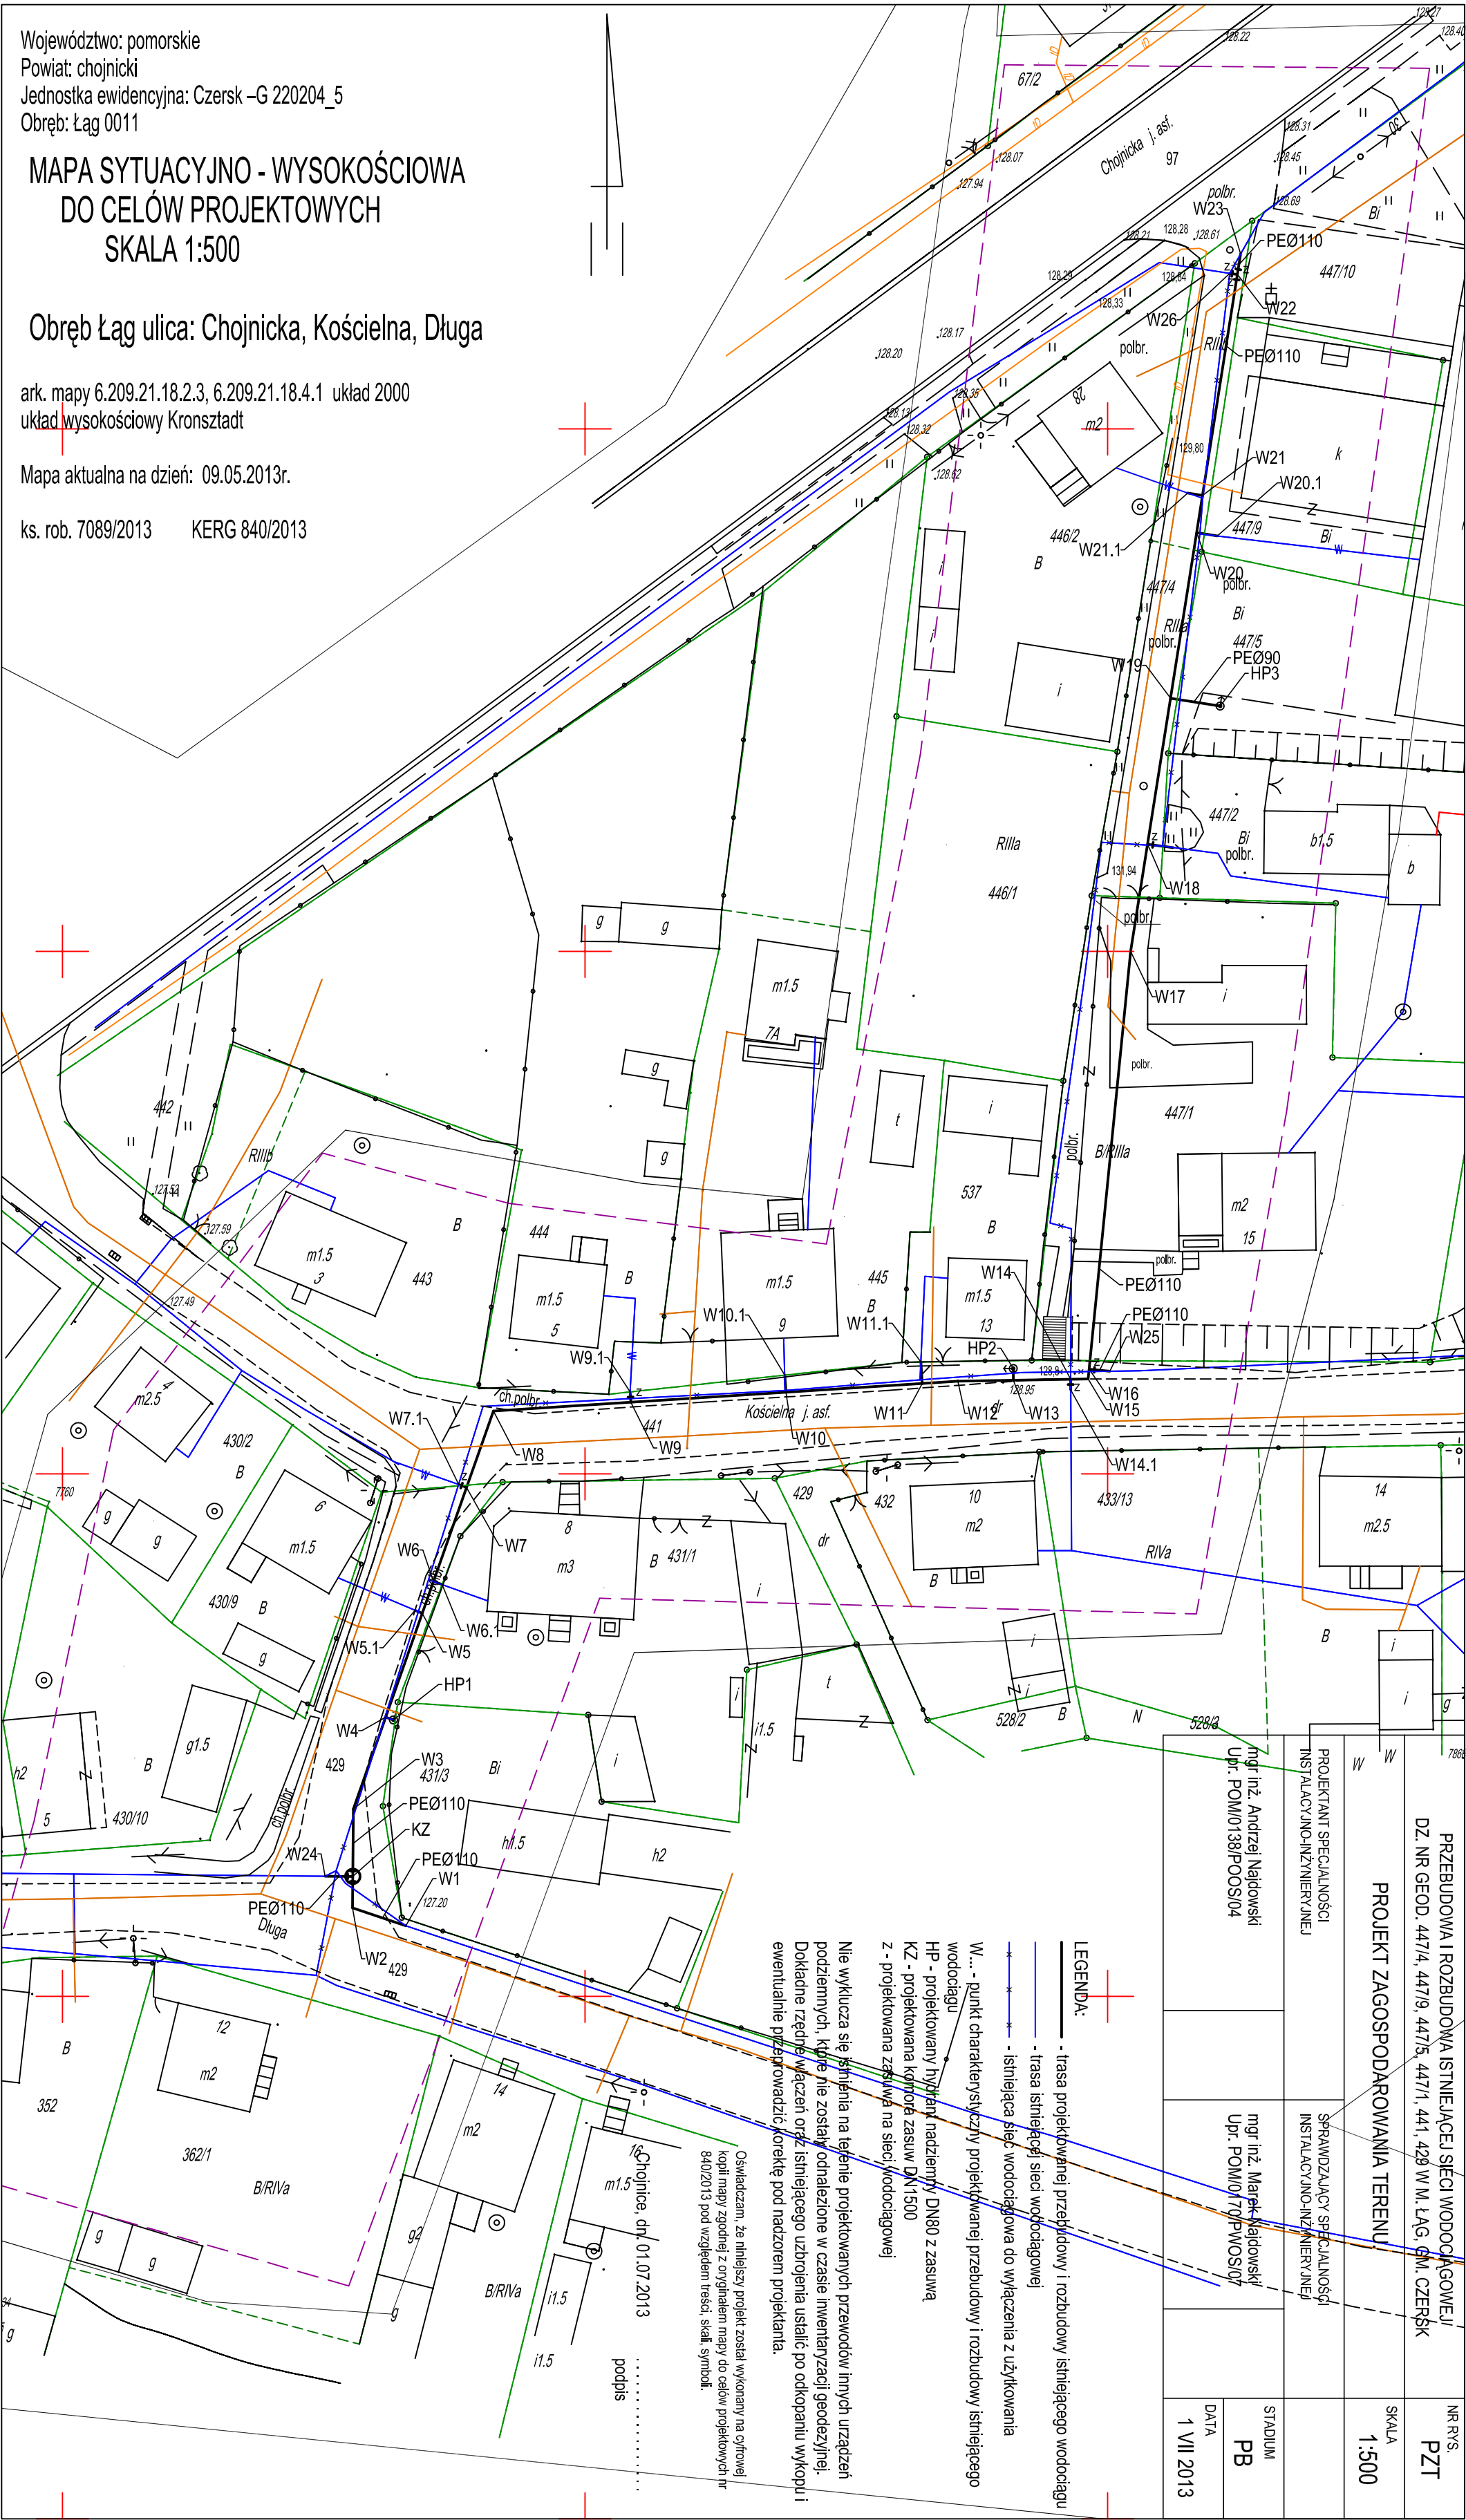

LEGENDA:
- trasa projektowanej przebudowy i rozbudowy istniejącego wodociągu
- trasa istniejącej sieci wodociągowej
- istniejąca sieć wodociągowa do wyłączenia z użytkowania
W... - punkt charakterystyczny projektowanej przebudowy i rozbudowy istniejącego wodociągu
HP - projektowany hydropunkt nadzienny DN80 z zasuwą
KZ - projektowana komora zasilu DN1500 z projektowaną zasuwą na sieć wodociągowej

Nie wyklucza się istnienia na terenie projektowanych przewodów innych urządzeń podziemnych, które nie zostały odnotowane w czasie inwentaryzacji geodezyjnej. Dokładne rzędnice włączeń oraz istniejącego uzbrojenia ustalić po odkopaniu wykopu i ewentualnie przeprowadzić korektę pod nadzorem projektanta.

Oświadczam, że niniejszy projekt został wykonany na podstawie kopii mapy zgodnej z oryginałem mapy do celów projektowych nr 840/2013 pod względem treści, skali, symboli.

Chojnice, dn. 01.07.2013
podpis

PRZEBUDOWA I ROZBUDOWA ISTNIEJĄCEJ SIECI WODOCIĄGOWEJ DZ. NR GEOD. 447/4, 447/9, 447/5, 447/1, 441, 429 W.M. ŁAG, G.M. CZERSK	NR P.S. PZT
PROJEKT ZAGOSPODAROWANIA TERENU	SKALA 1:500
PROJEKTANT SPECJALNOŚCI INSTALACJNO-INŻYNIERYJNEJ mgr inż. Andrzej Najdowski Up. POM/0138/POOS/04	STADIUM PB
SPRAWDZAJĄCY SPECJALNOŚCI INSTALACJNO-INŻYNIERYJNEJ mgr inż. Marek Kojowski Up. POM/0179/PWOS/07	DATA 1 VII 2013